


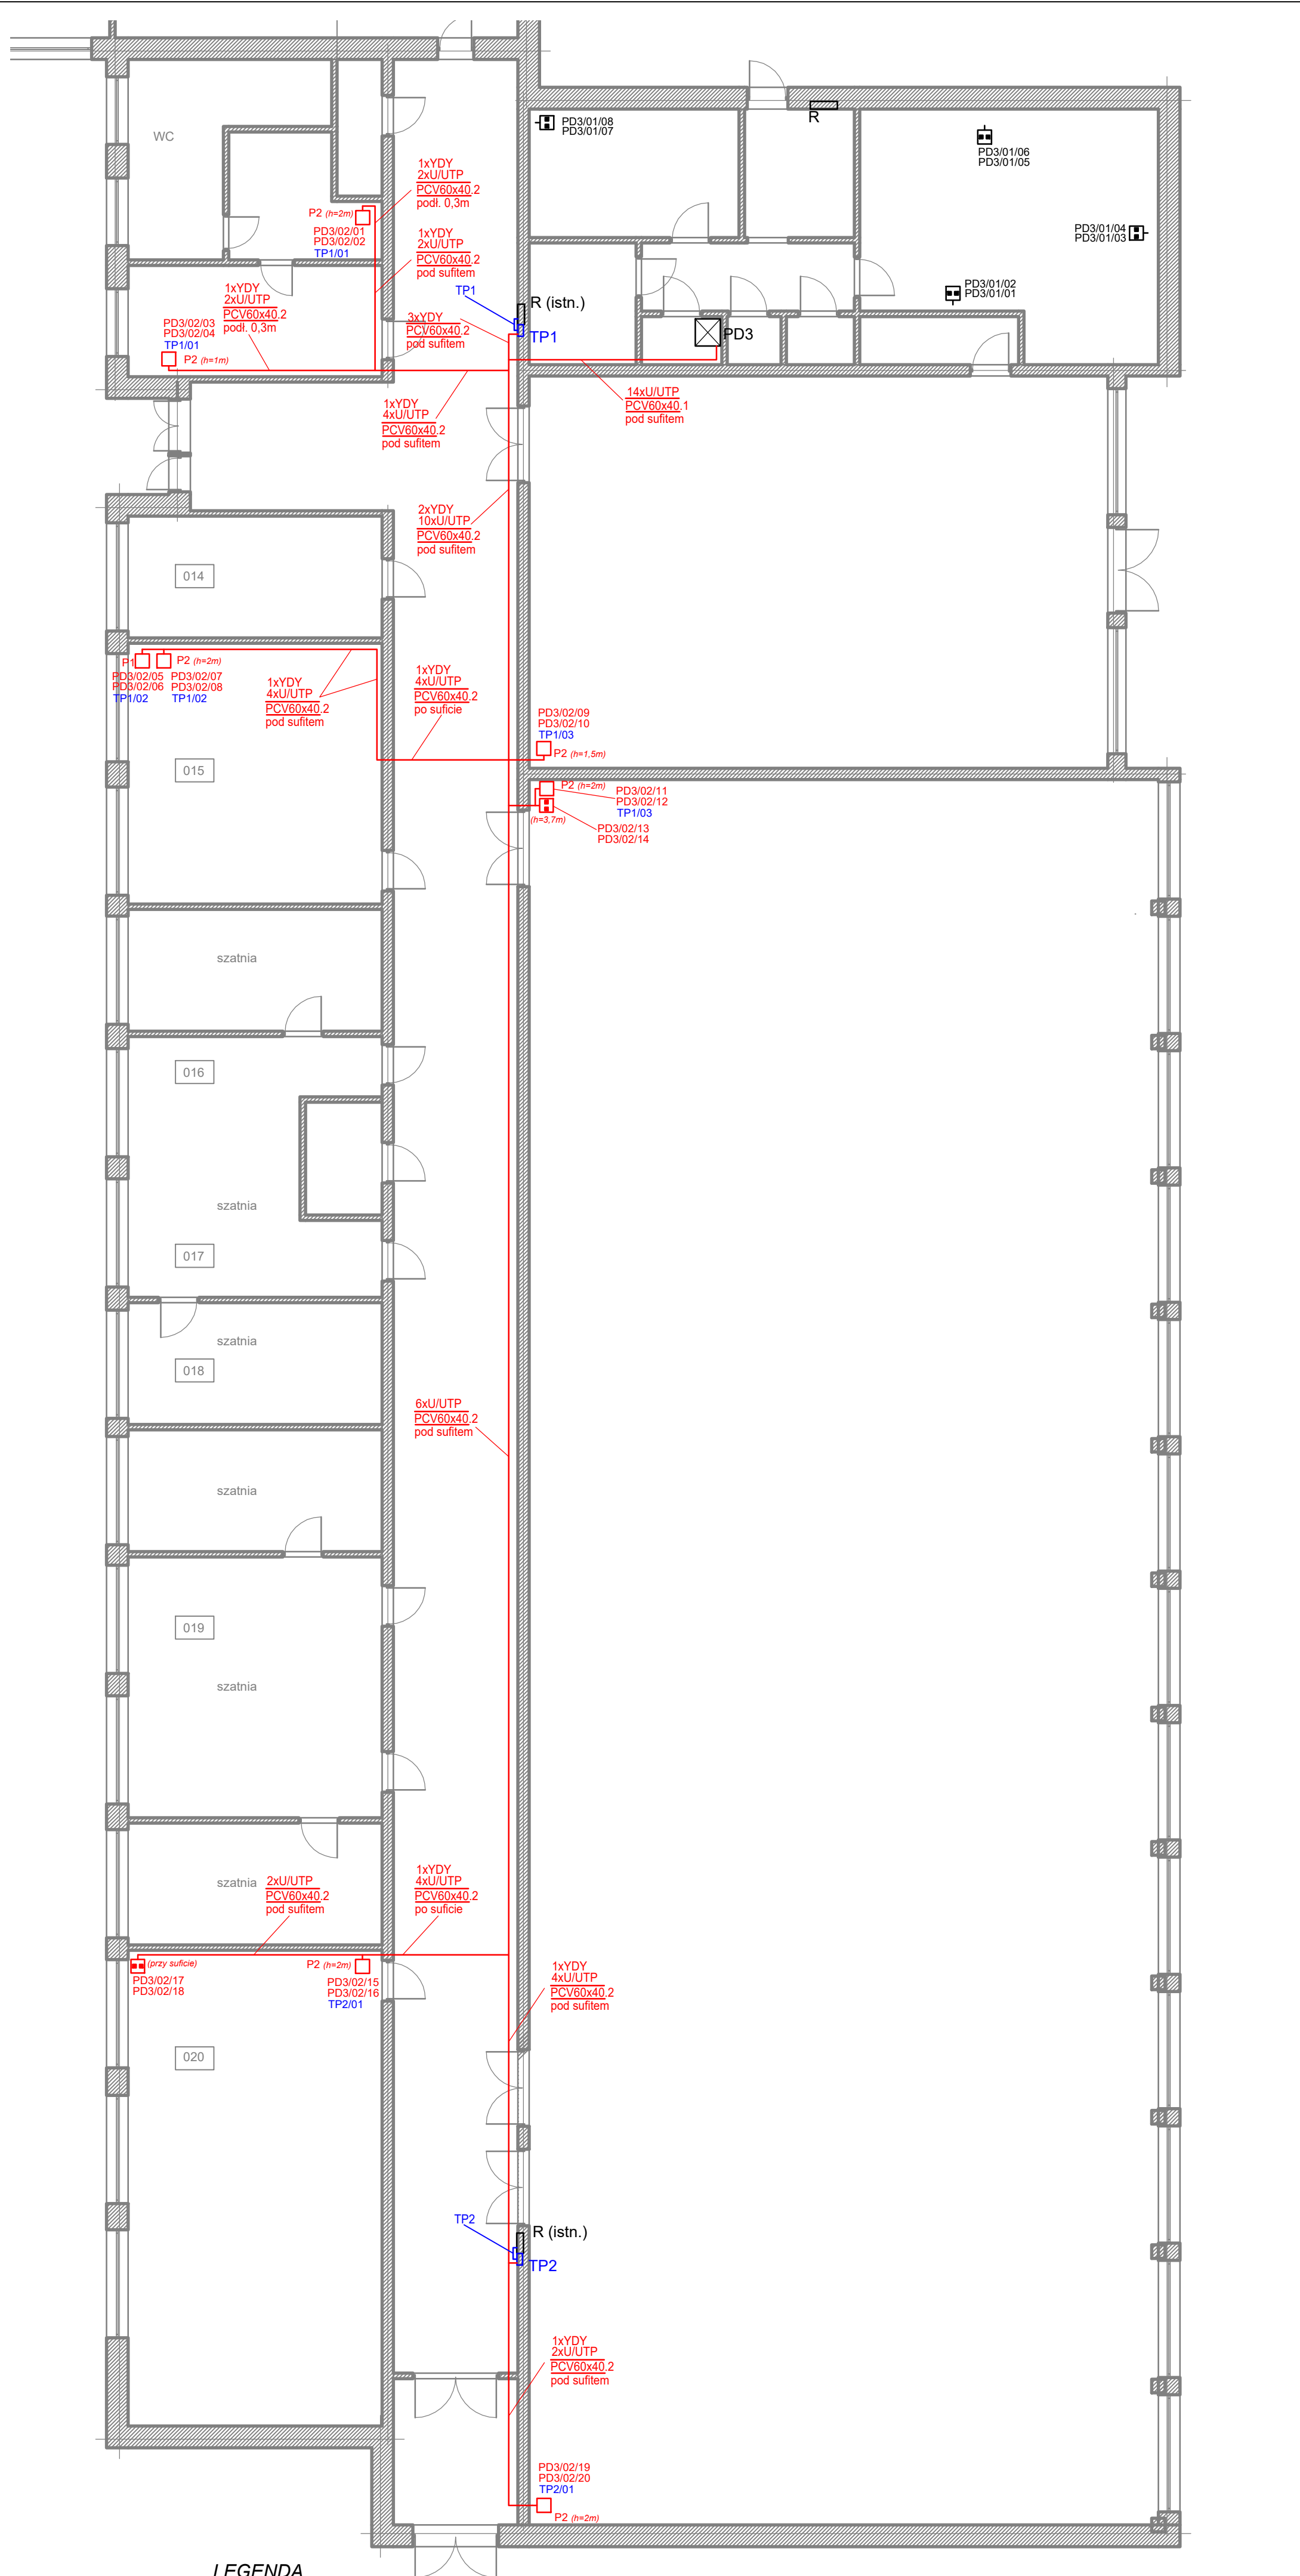

LEGENDA

- listwy kablowe np.: KIO45 130x50 (do montażu osprzętu Mosaic 45) - pok.110
- zespół PEL składający się z 2xRJ45+3x230VAC Data
- zespół PEL składający się z 2xRJ45+2x230VAC Data
- gniazda 230VAC Data dobudowane do istniejących gniazd PL z projektu Axians
- zespół składający się z 2xRJ45
- zespół składający się z 2xRJ45 (istn. z projektu Axians)
- projektowane rozdzielnice komputerowe: TK, TK0, TK1 i TK2
- istniejące rozdzielnice nn
- ilość x symbol kabla / rodzaj listwy/ miejsce montażu
- Listwa kablowa z przegrodą
- Listwa kablowa bez przegrody
- nr szafy teleinformatycznej / nr panelu / numer PL
- symbol rozdzielnicy / nr obwodu
- istniejące szafy teleinformatyczne
- projektowane szafy teleinformatyczne



ASTEL Adam Suplewski
ul. Pszczółki Mai 13
10-696 Olsztyn

Projekt: "Projekt sieci strukturalnej wraz z wydzielonym zasilaniem"			
Objekt: Szkoła Podstawowa nr 22, ul. Żołnierska 26, 10-561 Olsztyn			Branża: Teletechniczna i elektryczna
Projektował: mgr inż. Piotr Raczyński	WAM/104/P00T/08		
Projektował: mgr inż. Leszek Gosiewski	WAM/0072/P00E/11		Data: listopad 2019
Sprawdził: mgr inż. Adam Suplewski	DTT-TU/02228/02/U		Skala: 1:100
Tytuł rysunku: Plan instalacji - niski parter (hala sportowa)			Nr rys: 2