


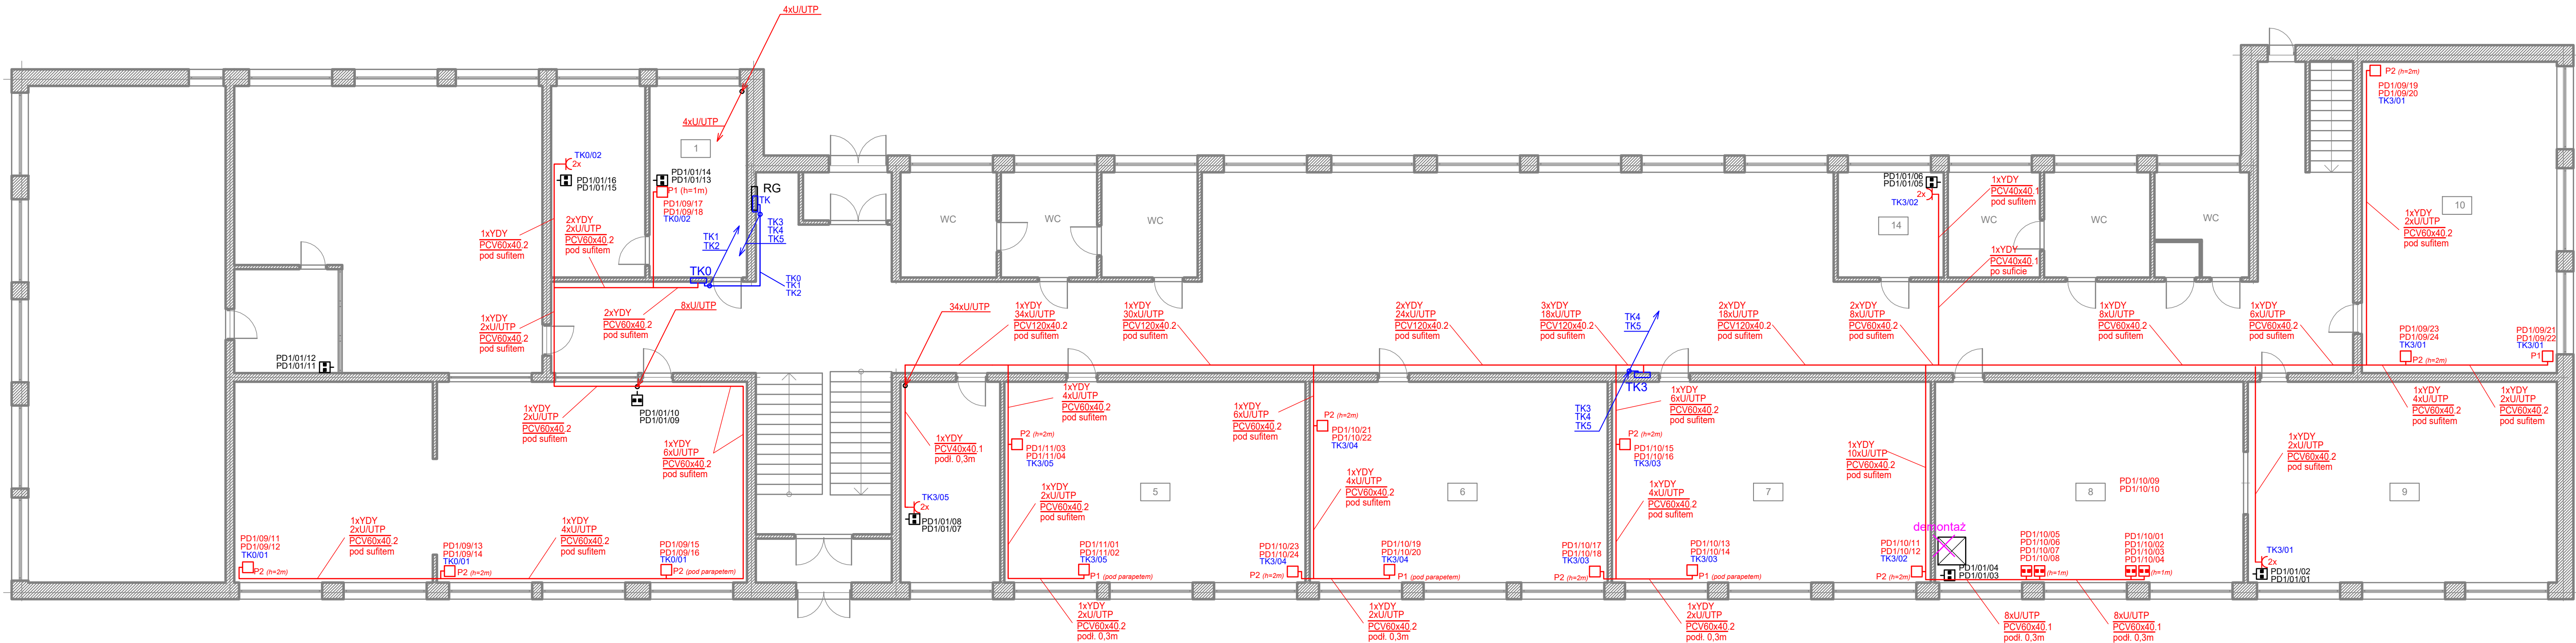

LEGENDA

- listwy kablowe np.: KIO45 130x50 (do montażu osprzętu Mosaic 45) - pok. 110
- P1** - zespół PEL składający się z 2xRJ45+3x230VAC Data
- P2** - zespół PEL składający się z 2xRJ45+2x230VAC Data
- gniazda 230VAC Data do budowy do istniejących gniazd PL z projektu Axians
- zespół składający się z 2xRJ45
- zespół składający się z 2xRJ45 (istn. z projektu Axians)
- projektowane rozdzielnice komputerowe: TK, TK0, TK1 i TK2
- istniejące rozdzielnice nn
- ilość x symbol kabla / rodzaj listwy/ miejsce montażu
- Listwa kablowa z przegrodą
- Listwa kablowa bez przegrody
- nr szafy teleinformatycznej / nr panelu / numer PL
- symbol rozdzielnic / nr obwodu
- istniejące szafy teleinformatyczne
- projektowane szafy teleinformatyczne



Projekt: "Projekt sieci strukturalnej wraz z wydzielonym zasilaniem"			Branża: Teletechniczna i elektryczna
Objekt: Szkoła Podstawowa nr 22, ul. Żołnierska 26, 10-561 Olsztyn			
Projektował: mgr inż. Piotr Raczynski	WAM/104/P00T/08		Data: listopad
Projektował: mgr inż. Leszek Gosiewski	WAM/0072/P00E/11		
Sprawił: mgr inż. Adam Suplewski	DTT-TU/02228/02/U		Skala: 1:10
Tytuł rysunku: Plan instalacji - parter			Nr rys: 3