


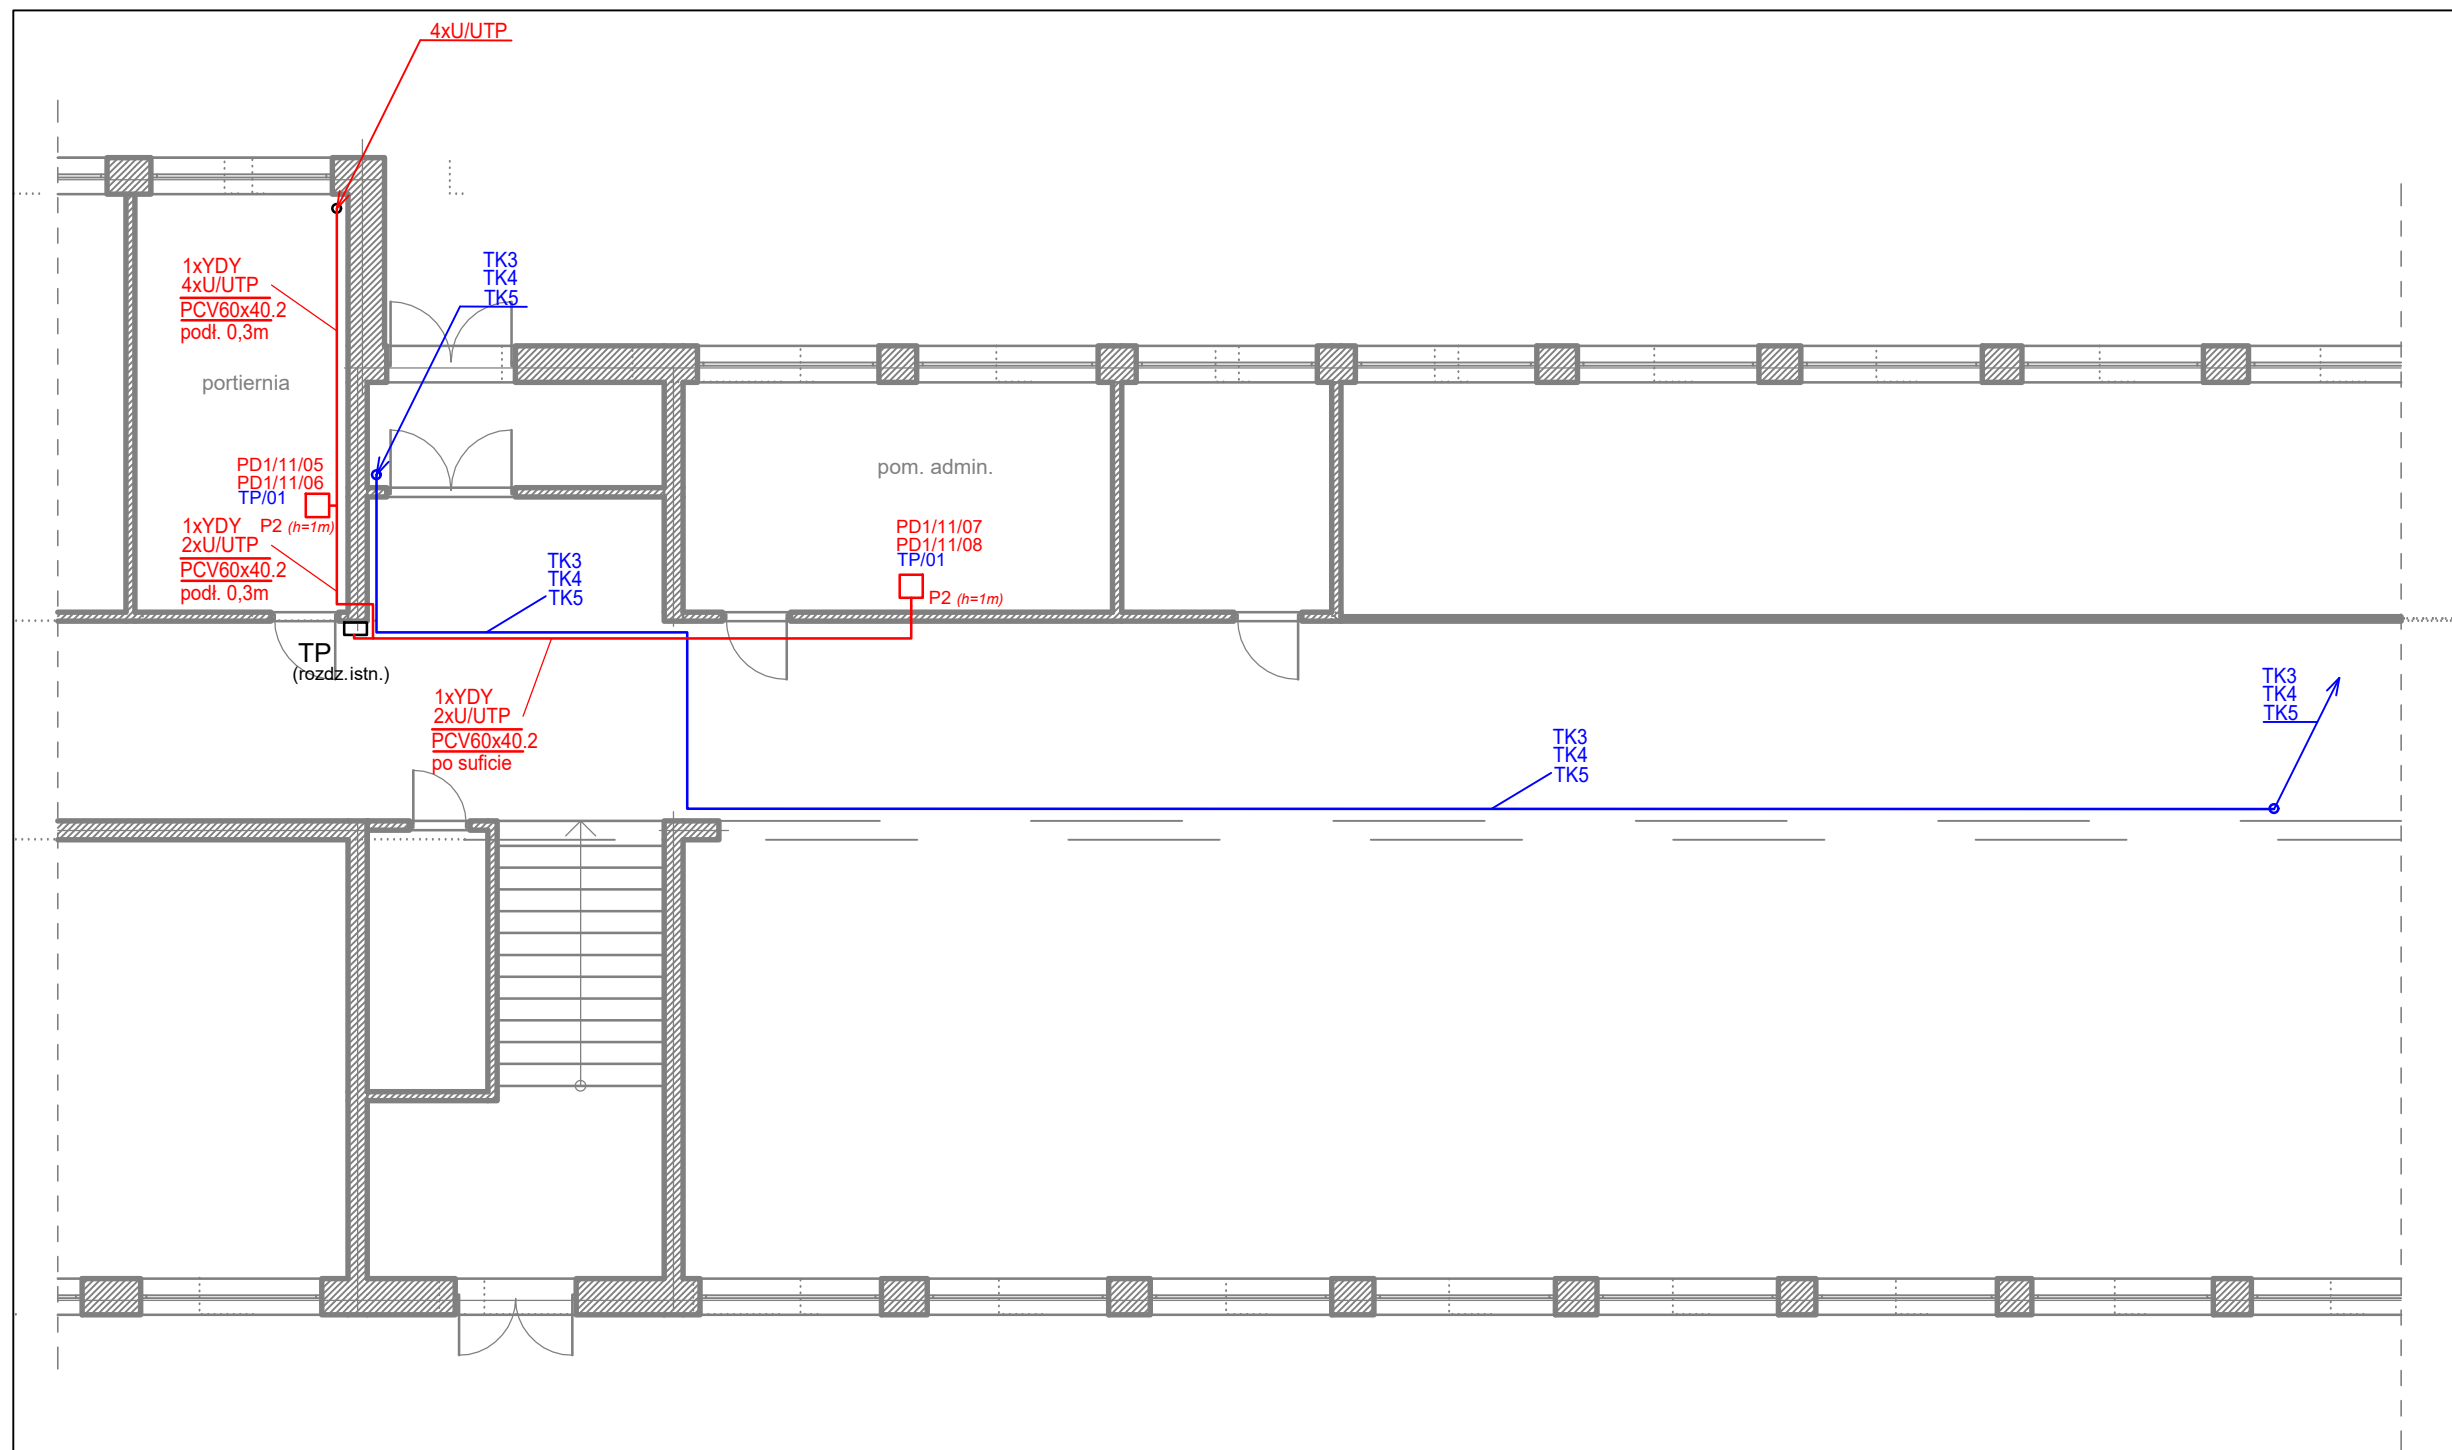

LEGENDA

- listwy kablowe np.: KIO45 130x50 (do montażu osprzętu Mosaic 45) - pok.110
- P1 - zespół PEL składający się z 2xRJ45+3x230VAC Data
- P2 - zespół PEL składający się z 2xRJ45+2x230VAC Data
- 2x - gniazda 230VAC Data dobudowane do istniejących gniazd PL z projektu Axians
- TK - zespół składający się z 2xRJ45
- zespół składający się z 2xRJ45 (istn. z projektu Axians)
- projektowane rozdzielnice komputerowe: TK, TK0, TK1 i TK2
- istniejące rozdzielnice nn
- 1xYDY 8xU/UTP PCV60x40.2 pod sufitem - ilość x symbol kabla / rodzaj listwy/ miejsce montażu
- PCV60x40.2 - Listwa kablowa z przegrodą
- PCV60x40.1 - Listwa kablowa bez przegrody
- PD1/01/01 - nr szafy teleinformatycznej / nr panelu / numer PL
- TK2/04 - symbol rozdzielnicy / nr obwodu

- PD1 - istniejące szafy teleinformatyczne
- PD3 - projektowane szafy teleinformatyczne

 ASTEL		ASTEL Adam Suplewski ul. Pszczółki Mai 13 10-696 Olsztyn	
Projekt: "Projekt sieci strukturalnej wraz z wydzielonym zasilaniem"			
Obiekt: Szkoła Podstawowa nr 22, ul. Żołnierska 26, 10-561 Olsztyn		Branża: Teletechniczna i elektryczna	
Projektował: mgr inż. Piotr Raczyński	WAM/104/P00T/08	Data: listopad 2019	
Projektował: mgr inż. Leszek Gosiewski	WAM/0072/P00E/11	Skala: 1:100	
Sprawdził: mgr inż. Adam Suplewski	DTT-TU/02228/02/U	Nr rys: 1	
Tytuł rysunku: Plan instalacji - niski parter			