


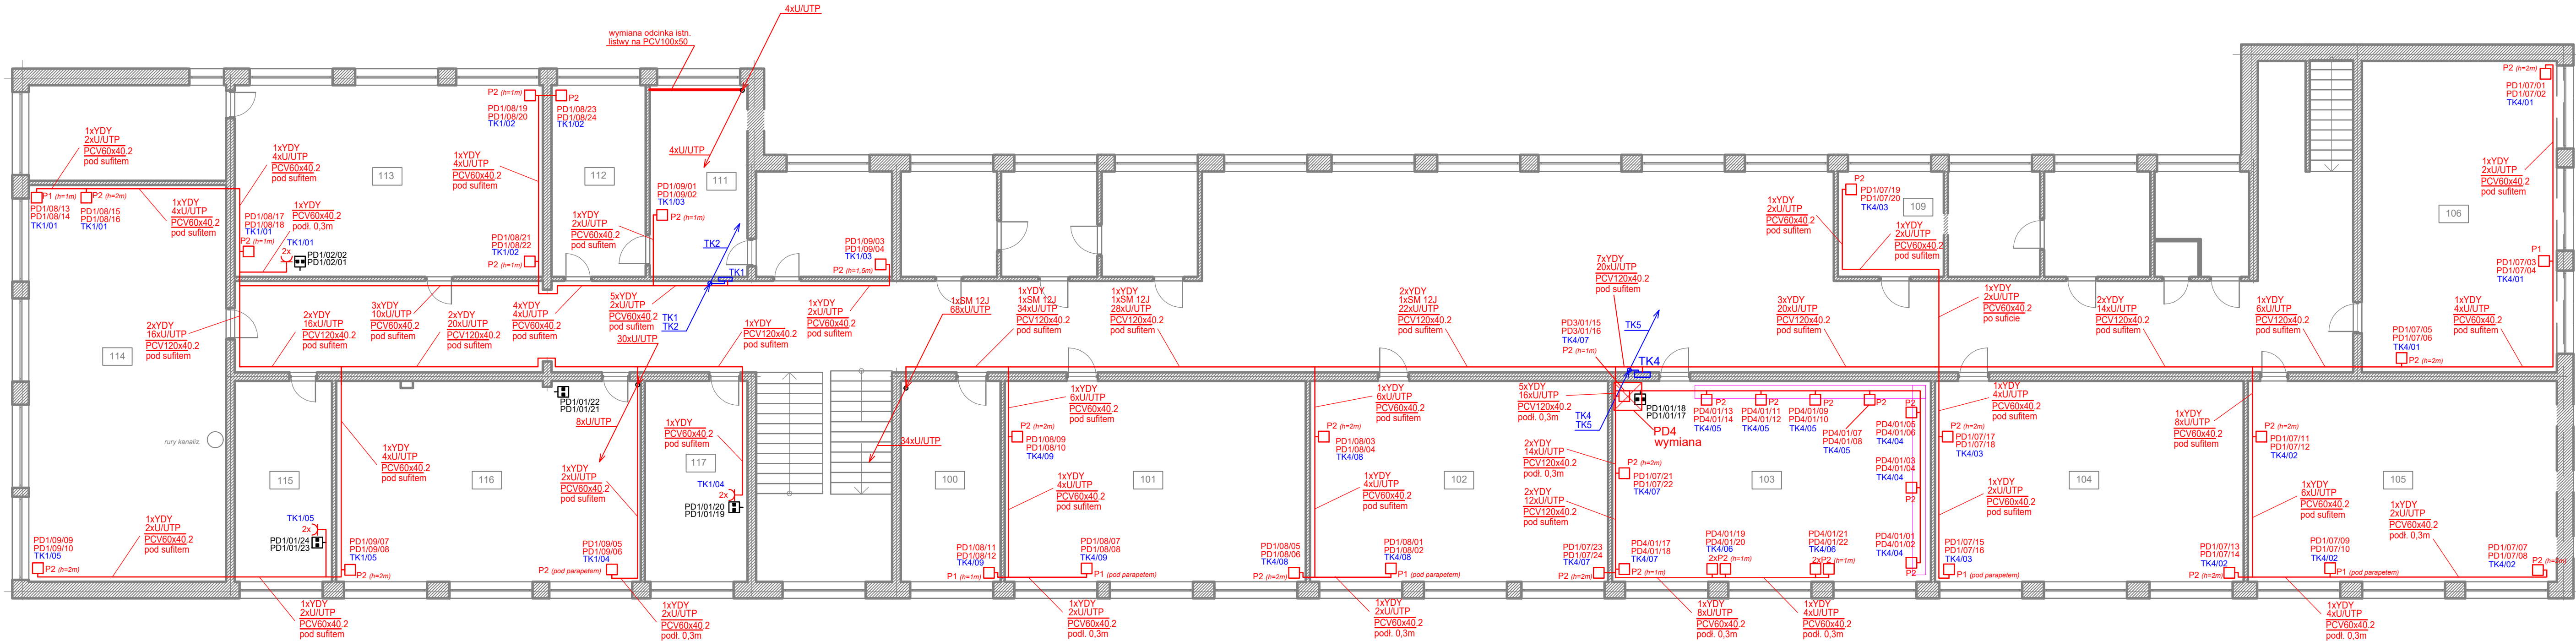

LEGENDA

- listwy kablowe np.: KIO45 130x50 (do montażu osprzętu Mosaic 45) - pok.110
- P1 - zespół PEL składający się z 2xRJ45+3x230VAC Data
- P2 - zespół PEL składający się z 2xRJ45+2x230VAC Data
- 2x - gniazda 230VAC Data dobudowane do istniejących gniazd PL z projektu Axians
- zespół składający się z 2xRJ45
- zespół składający się z 2xRJ45 (istn. z projektu Axians)
- projektowane rozdzielnice komputerowe: TK, TK0, TK1 i TK2
- istniejące rozdzielnice nn
- 1xYDY 8xU/UTP PCV60x40,2 pod sufitem - ilość x symbol kabla / rodzaj listwy/ miejsce montażu
- PCV60x40,2 - Listwa kablowa z przegrodą
- PCV60x40,1 - Listwa kablowa bez przegrody
- PD1/01/01 - nr szafy teleinformatycznej / nr panelu / numer PL
- TK2/04 - symbol rozdzielnic / nr obwodu
- PD1 - istniejące szafy teleinformatyczne
- PD3 - projektowane szafy teleinformatyczne



ASTEL Adam Suplewski
ul. Pszczółki Mai 13
10-696 Olsztyn

Projekt:
"Projekt sieci strukturalnej wraz z wydzielonym zasilaniem"

Obiekt:
Szkoła Podstawowa nr 22, ul. Żołnierska 26, 10-561 Olsztyn

Branża:
Teletechniczna
i elektryczna

Projektował:
mgr inż. Piotr Racyński

WAM/104/POOT/08

Projektował:
mgr inż. Leszek Gosiewski

WAM/0072/POOE/11

Sprawdził:
mgr inż. Adam Suplewski

DTT-TU/02228/02/U

Data: listopad 2019

Skala: 1:100

Tytuł
rysunku: Plan instalacji - I piętro

Nr rys: 4