


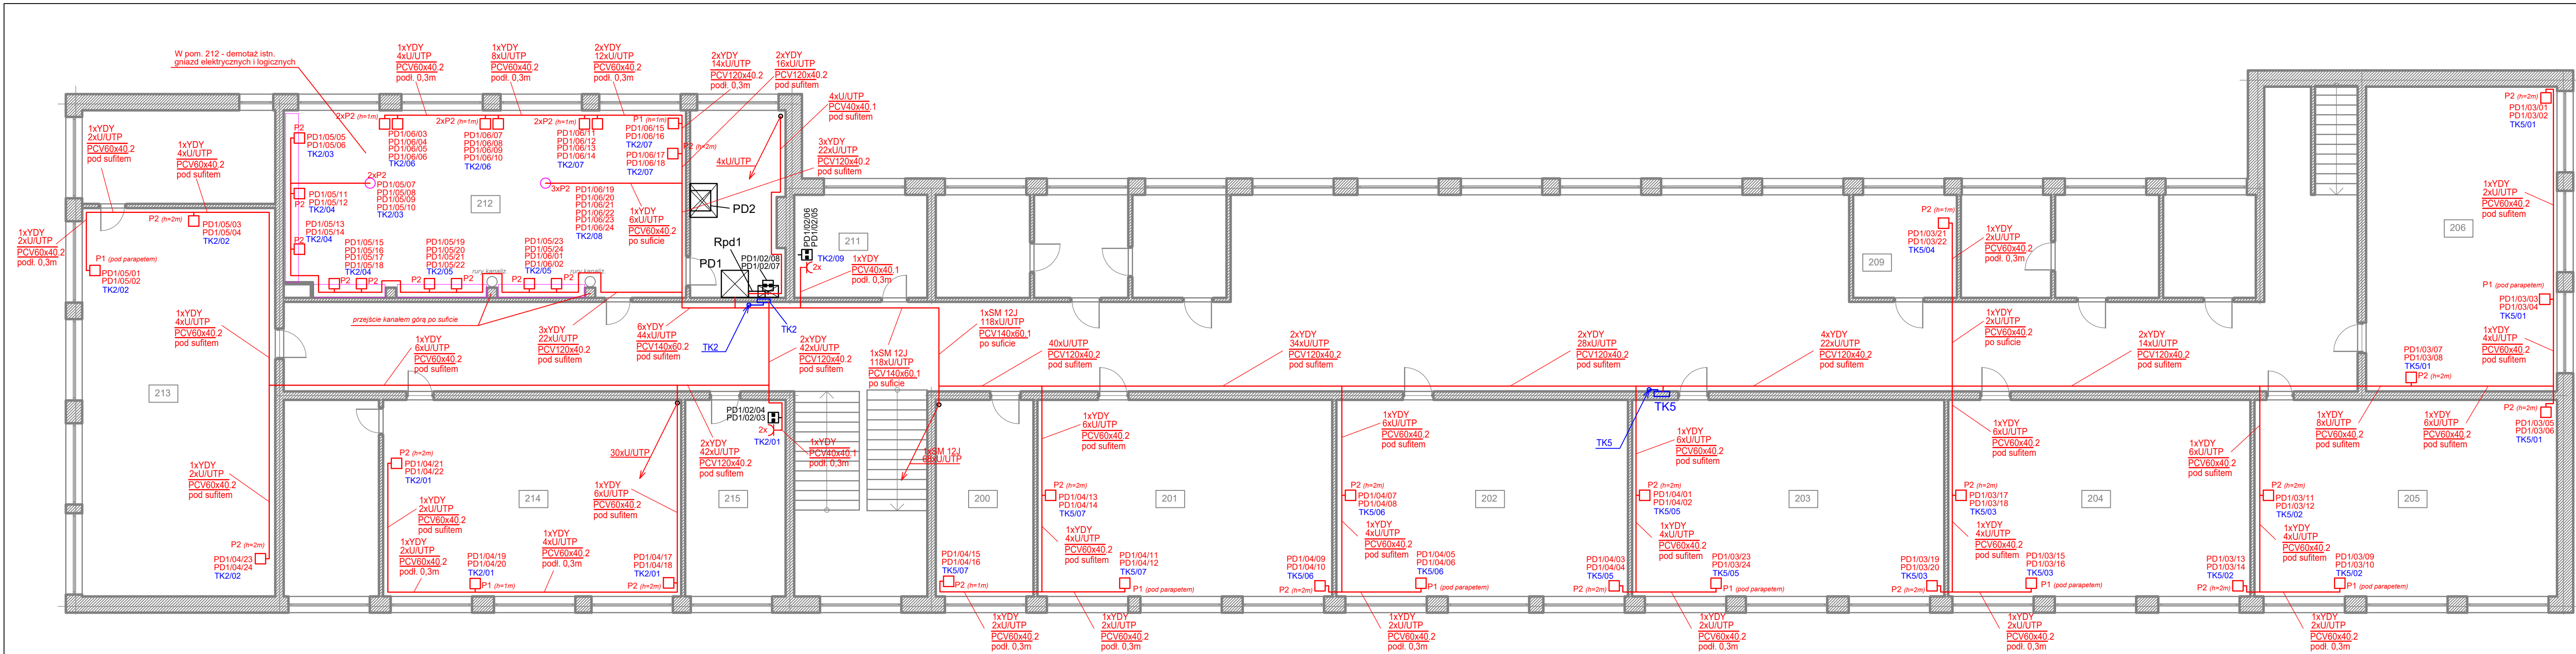

LEGENDA

- listwy kablowe np.: KIO45 130x50 (do montażu osprzętu Mosaik 45) - pok. 110

P1 - zespół PEL składający się z 2xRJ45+3x230VAC Data

P2 - zespół PEL składający się z 2xRJ45+2x230VAC Data

2x - gniazda 230VAC Data do budowy do istniejących gniazd PL z projektu Axians

- zespół składający się z 2xRJ45

- zespół składający się z 2xRJ45 (istn. z projektu Axians)

TK - projektowane rozdzielnice komputerowe: TK, TK0, TK1 i TK2

- istniejące rozdzielnice nn

1xYDY 8xU/UTP PCV60x40.2 podł. 0,3m

PCV60x40.2 - Listwa kablowa z przegrodą

PCV60x40.1 - Listwa kablowa bez przegrody

PD1/01/01 - nr szafy teleinformatycznej / nr panelu / numer PL

TK2/04 - symbol rozdzielnic / nr obwodu

- istniejące szafy teleinformatyczne

PD1

- projektowane szafy teleinformatyczne

PD3



ASTEL Adam Suplewski
ul. Pyszczótki Mai 13
10-696 Olsztyn

Projekt:
"Projekt sieci strukturalnej wraz z wydzielonym zasilaniem"

Obiekt:
Szkoła Podstawowa nr 22, ul. Żołnierska 26, 10-561 Olsztyn

Branża:
Teletechniczna
i elektryczna

Projektował:
mgr inż. Piotr Raczynski WAM/104/POOT/08

Projektował:
mgr inż. Leszek Gosiewski WAM/0072/POOE/11

Data: listopad 2019

Sprawdził:
mgr inż. Adam Suplewski DTT-TU/02228/02/U

Skala: 1:100

Tytuł
rysunku: Plan instalacji - II piętro

Nr rys: 5